



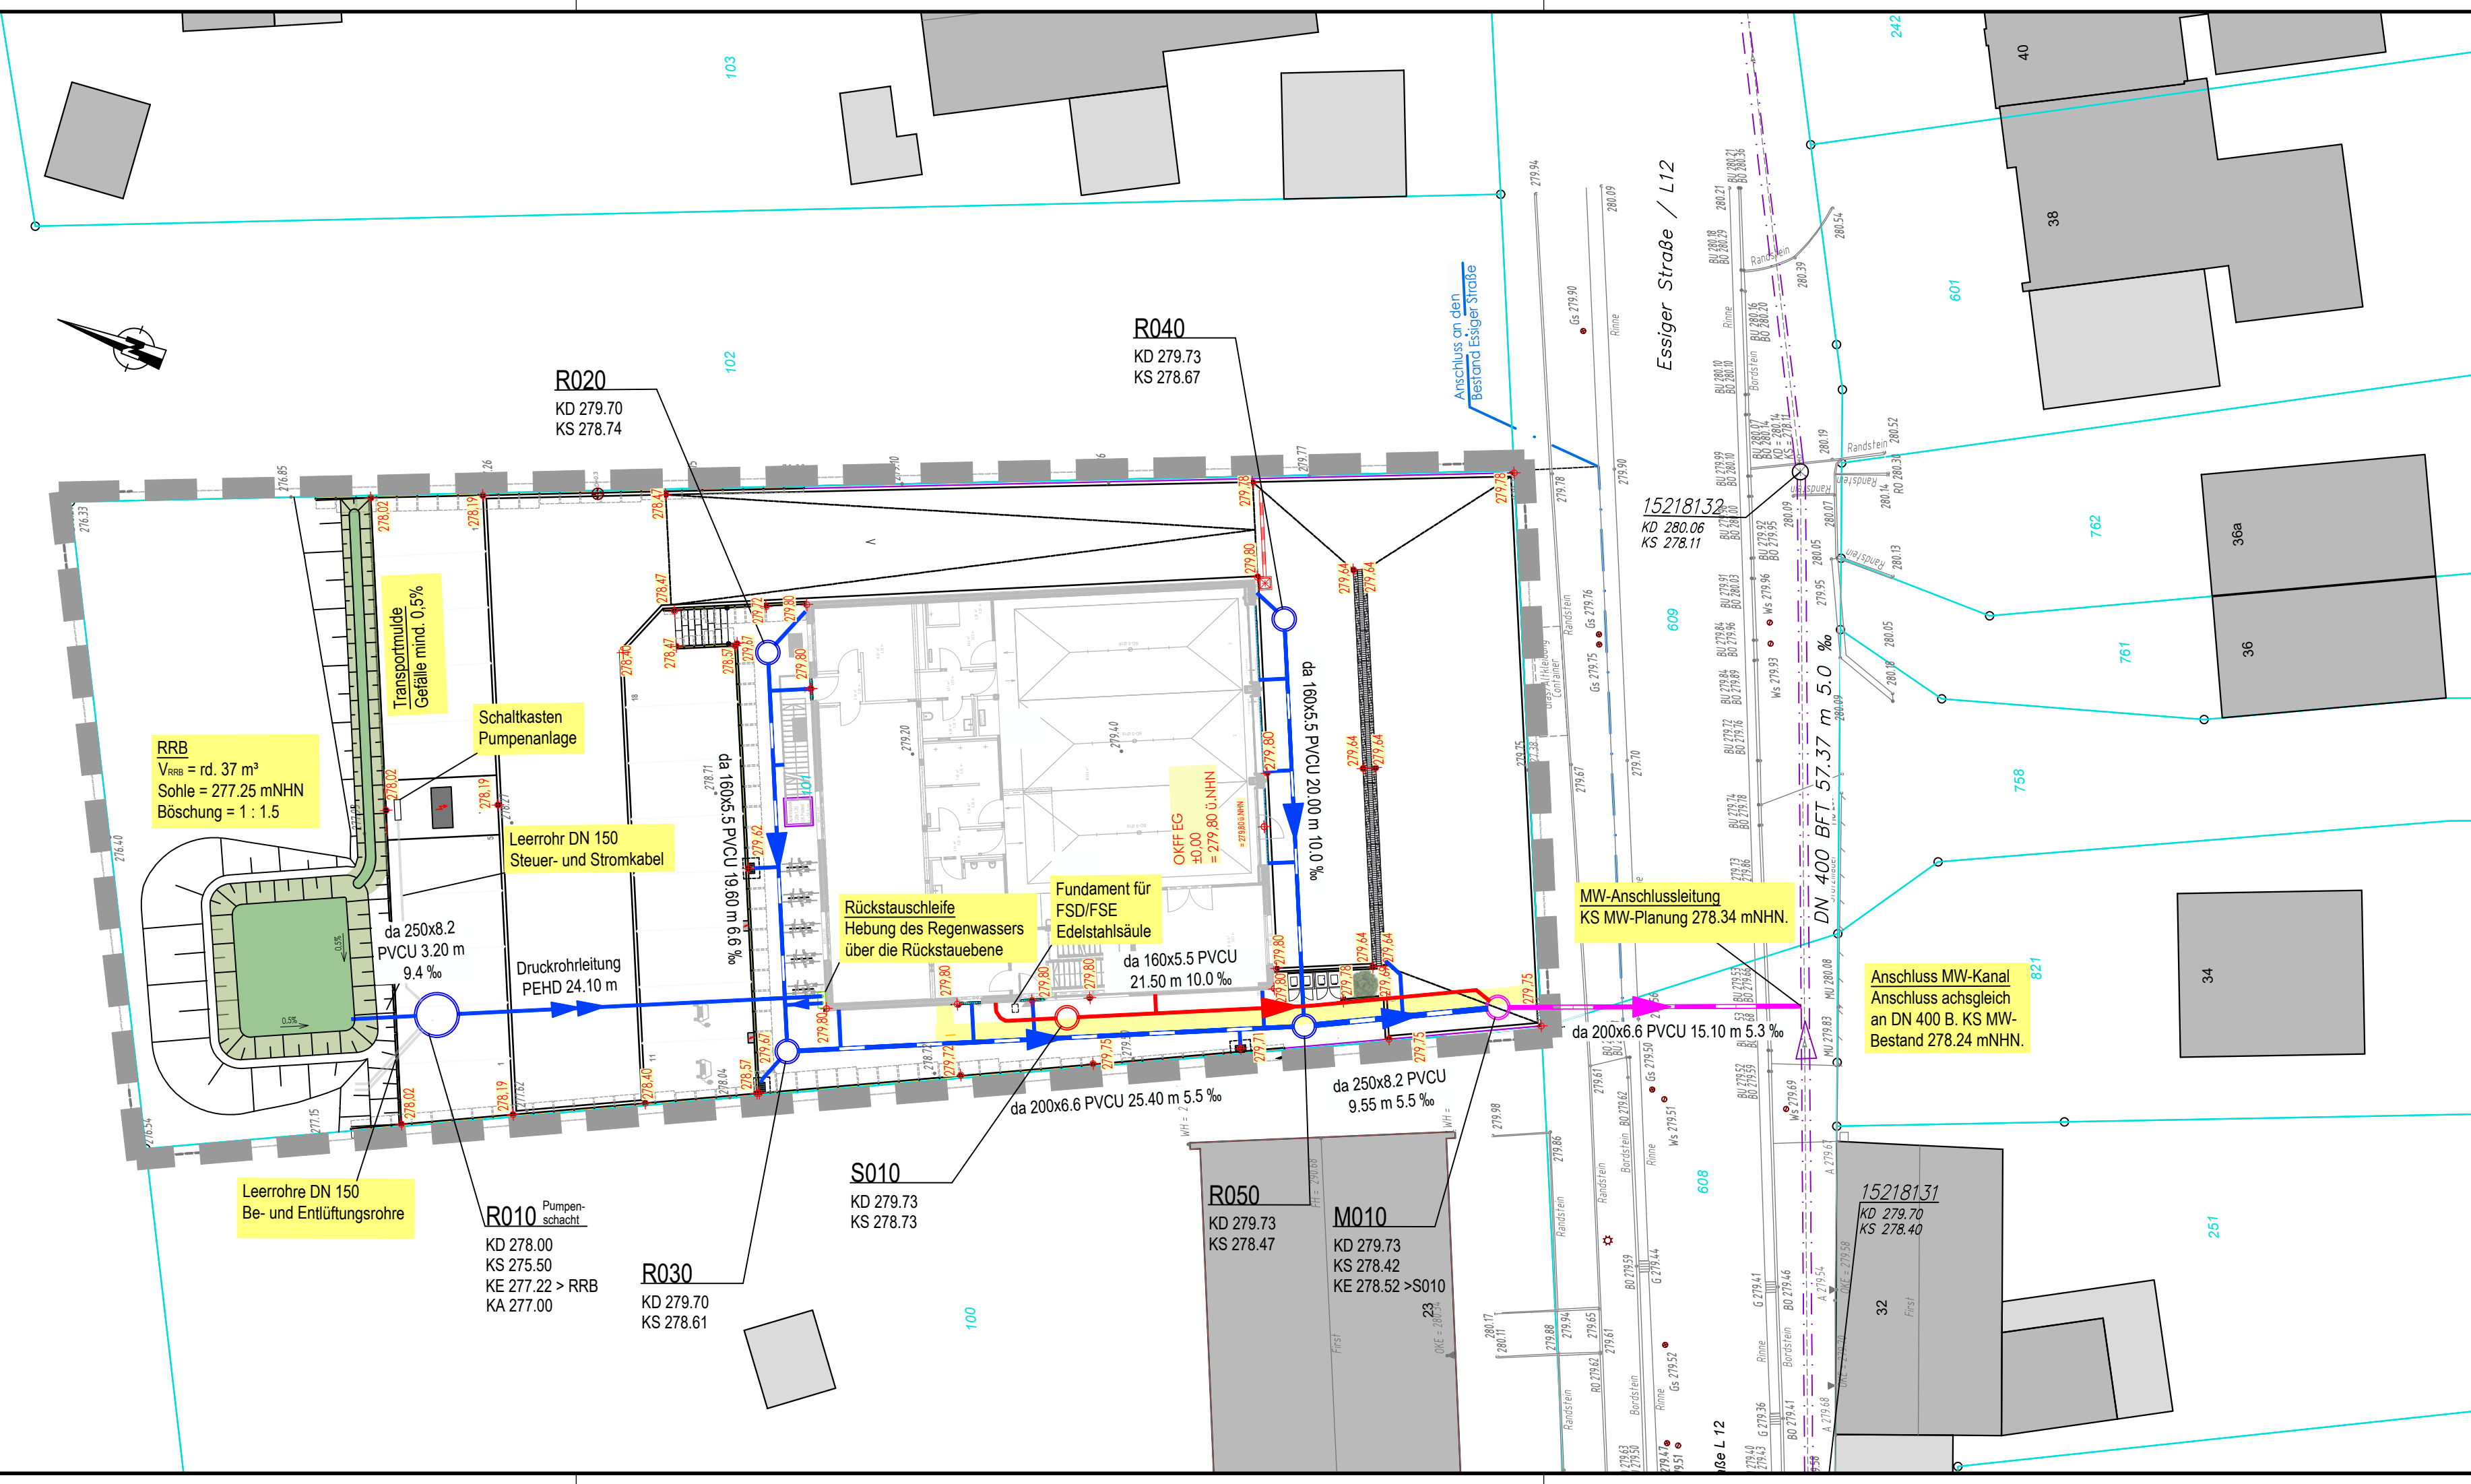


LEGENDE

BESTAND

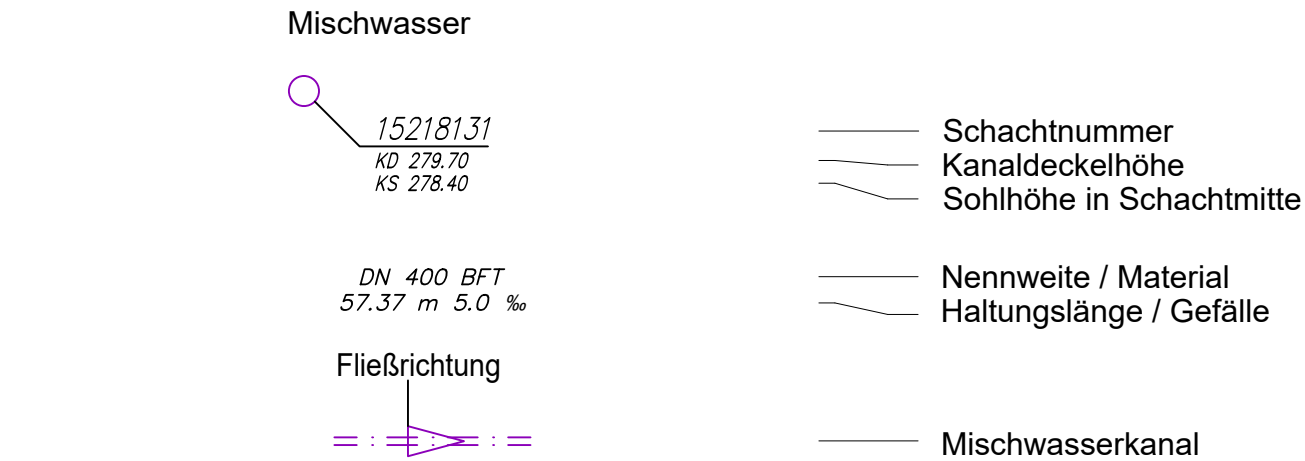

PLANUNG

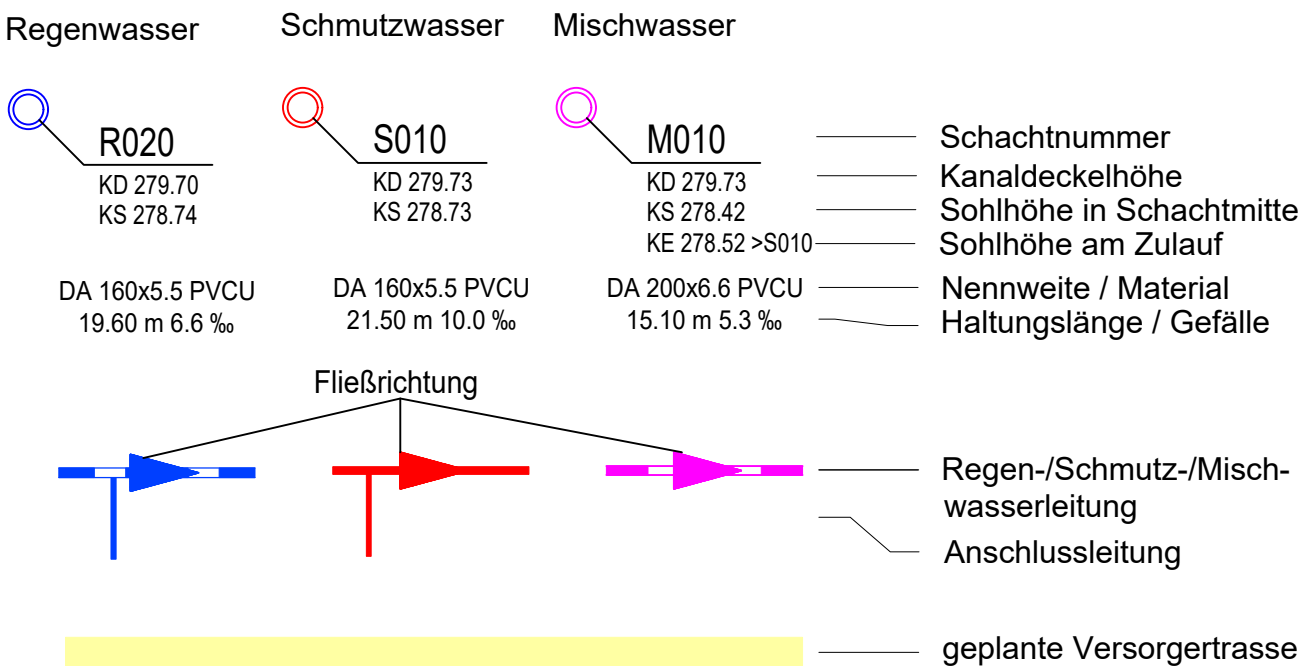

Hinweise zu Versorgungsleitungen
Die aktuellen Bestandsunterlagen zu den Versorgungsleitungen sind durch den AN eigenverantwortlich einzuholen. Der AN hat sich rechtzeitig vor Baubeginn von den zuständigen Versorgungsnehmern in der Örtlichkeit einweisen zu lassen.
Die genaue Lage und Höhe der Versorgungsleitungen sind während der Baumaßnahme festzustellen. Die Leitungen sind ggf. zu sichern bzw. zu verlegen.

Anmerkungen zu Höhenangaben
Sämtliche Planangaben zu Bemaßungen, Lage- und Richtungsangaben sowie zu Höhen, insbesondere zu den Anschlusspunkten an den Bestand, sind rechtzeitig vor Baubeginn in der Örtlichkeit zu überprüfen und gegebenenfalls in Abstimmung mit der Bauüberwachung anzupassen.

Hinweis
Die vermessungstechnische Aufnahme des Geländes und der Topografie erfolgte durch:
• die Kupferstadt Stolberg, 52224 Stolberg, Stand Oktober 2024.

Nr.:	Ä = Änderung, E = Ergänzung	Gezeichnet:	Bearbeitet:	Datum:

Antragsteller:

Stolberg
Kupferstadt im
Aachener Land

Rathausstraße 11-13
52222 Stolberg

Telefon: 0 24 02 / 13-0
Telefax: 0 24 02 / 13-3 33
E-Mail: info@stolberg.de

Neubau eines Feuerwehrhauses an der Essiger Straße in Stolberg-Breinig

Projekt:	Lageplan	Planungsstand:	Ausführungsplanung Kanalbau
Projekt-Nr.: 2025-01-32	Blatt-Nr.: SFB-K-A-LP01	Maßstab: 1 : 250	
Datum: 21. Mai 2026	Bearbeitet: P. Puvirajah	Gezeichnet: P. Puvirajah	
Format: 297 x 970 mm	Dateiname: SFB-K-A.dwg		
Unterschrift Auftraggeber:	Unterschrift Antragsteller:	Unterschrift Planungsbüro:	
Gütersloh, den _____	Stolberg, den _____	Würselen, den _____	